




附近見取図 S=1/2,500

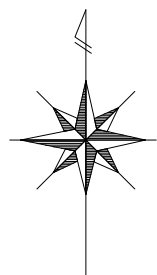

工 事 番 号	中給更8第4号		
工 事 名	給水管更新工事		
場 所	新潟市西区五十嵐1の町 地内		
図 面 名	附近見取図		
縮 尺	図示	図面番号	1／4 枚中
年 月 日	令和8年10月		
課 所 長	補 佐	補 佐	係 長
設 計			

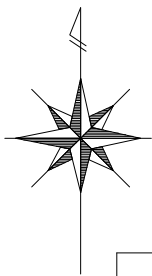

平面図① S=1/500


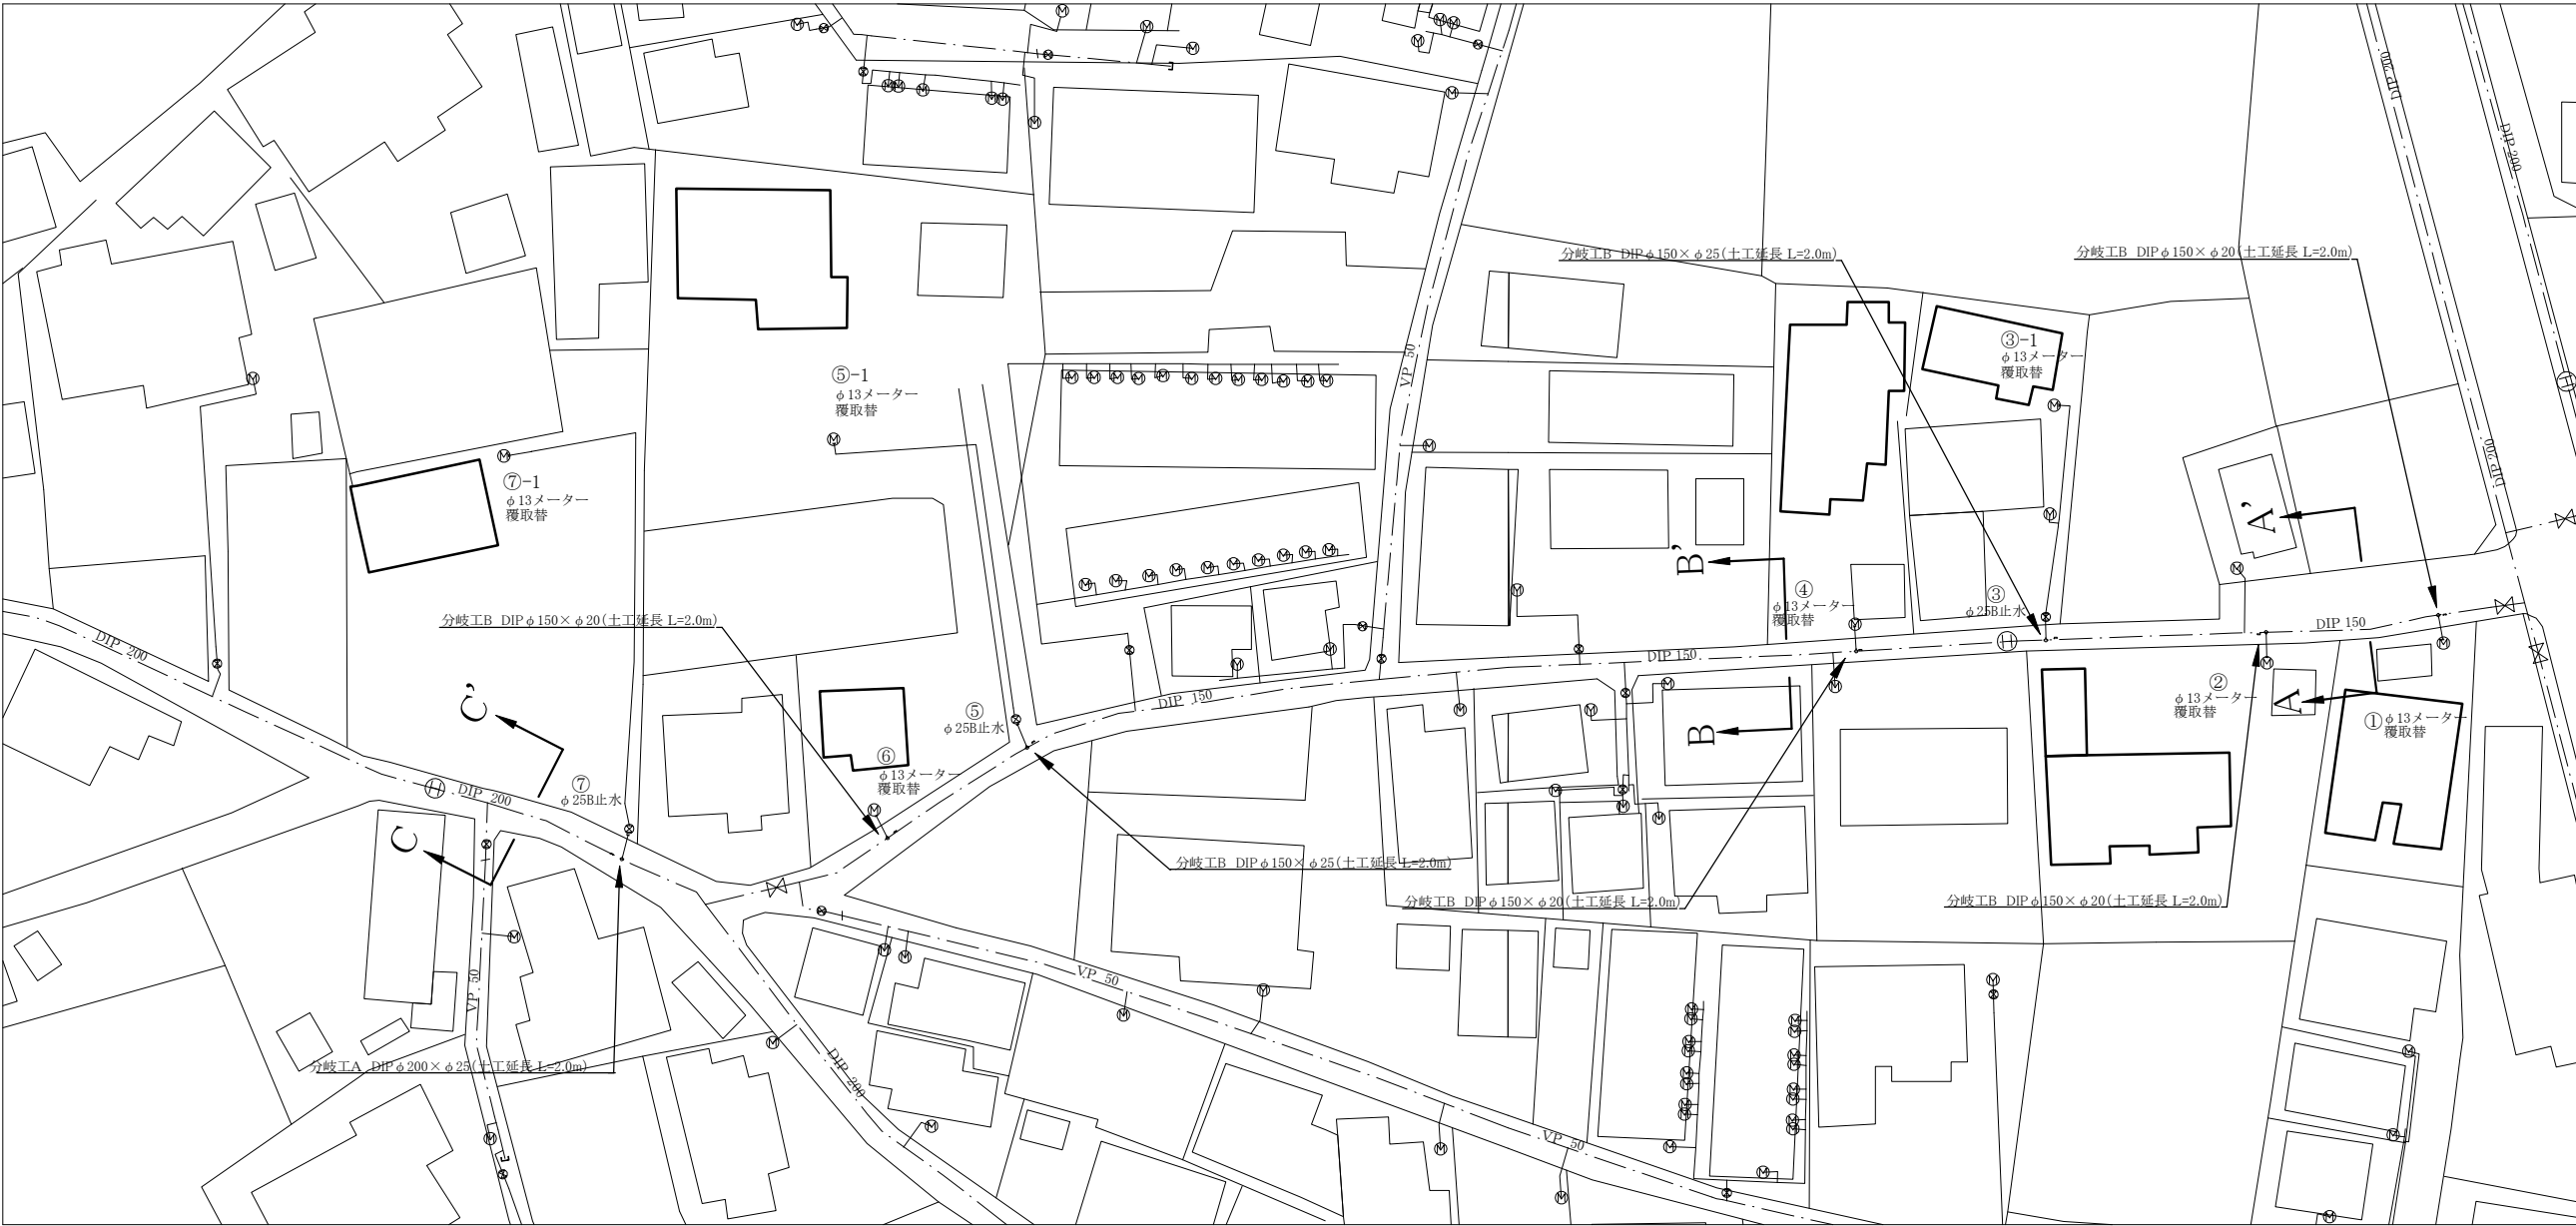


工 種	ルート名称	管 種	道路種別	施 工 条 件	土被り	昼夜	管路延長合計	再掘削延長
φ 200 配水管布設工	分岐工 A	DIP	市道C断面	機械・矢板 (L=2.0m) ・発生土・既設管 φ 200 h=1.2m	1.2 m	昼	L= 8.0 m (土工延長)	—
φ 150 配水管布設工	分岐工 B	DIP	市道C断面	機械・矢板 (L=2.0m) ・発生土・既設管 φ 150 h=1.2m	1.2 m	昼	L= 12.0 m (土工延長)	—

給配水管接続工

番号	給水区分	備考
①	φ 13メーター	覆取替
②	φ 13メーター	覆取替
③	φ 25B止水	
③-1	φ 13メーター	覆取替
④	φ 13メーター	覆取替
⑤	φ 25B止水	
⑤-1	φ 13メーター	覆取替
⑥	φ 13メーター	覆取替
⑦	φ 25B止水	
⑦-1	φ 13メーター	覆取替

工事番号	中給更8第4号		
工 事 名	給水管更新工事		
場 所	新潟市西区五十嵐1の町 地内		
図 面 名	平面図①		
縮 尺	図示	図面番号	2/4 枚中
年 月 日	令和8年10月		
課 所 長	補 佐	補 佐	係 長 設 計
新 潟 市 水 道 局			

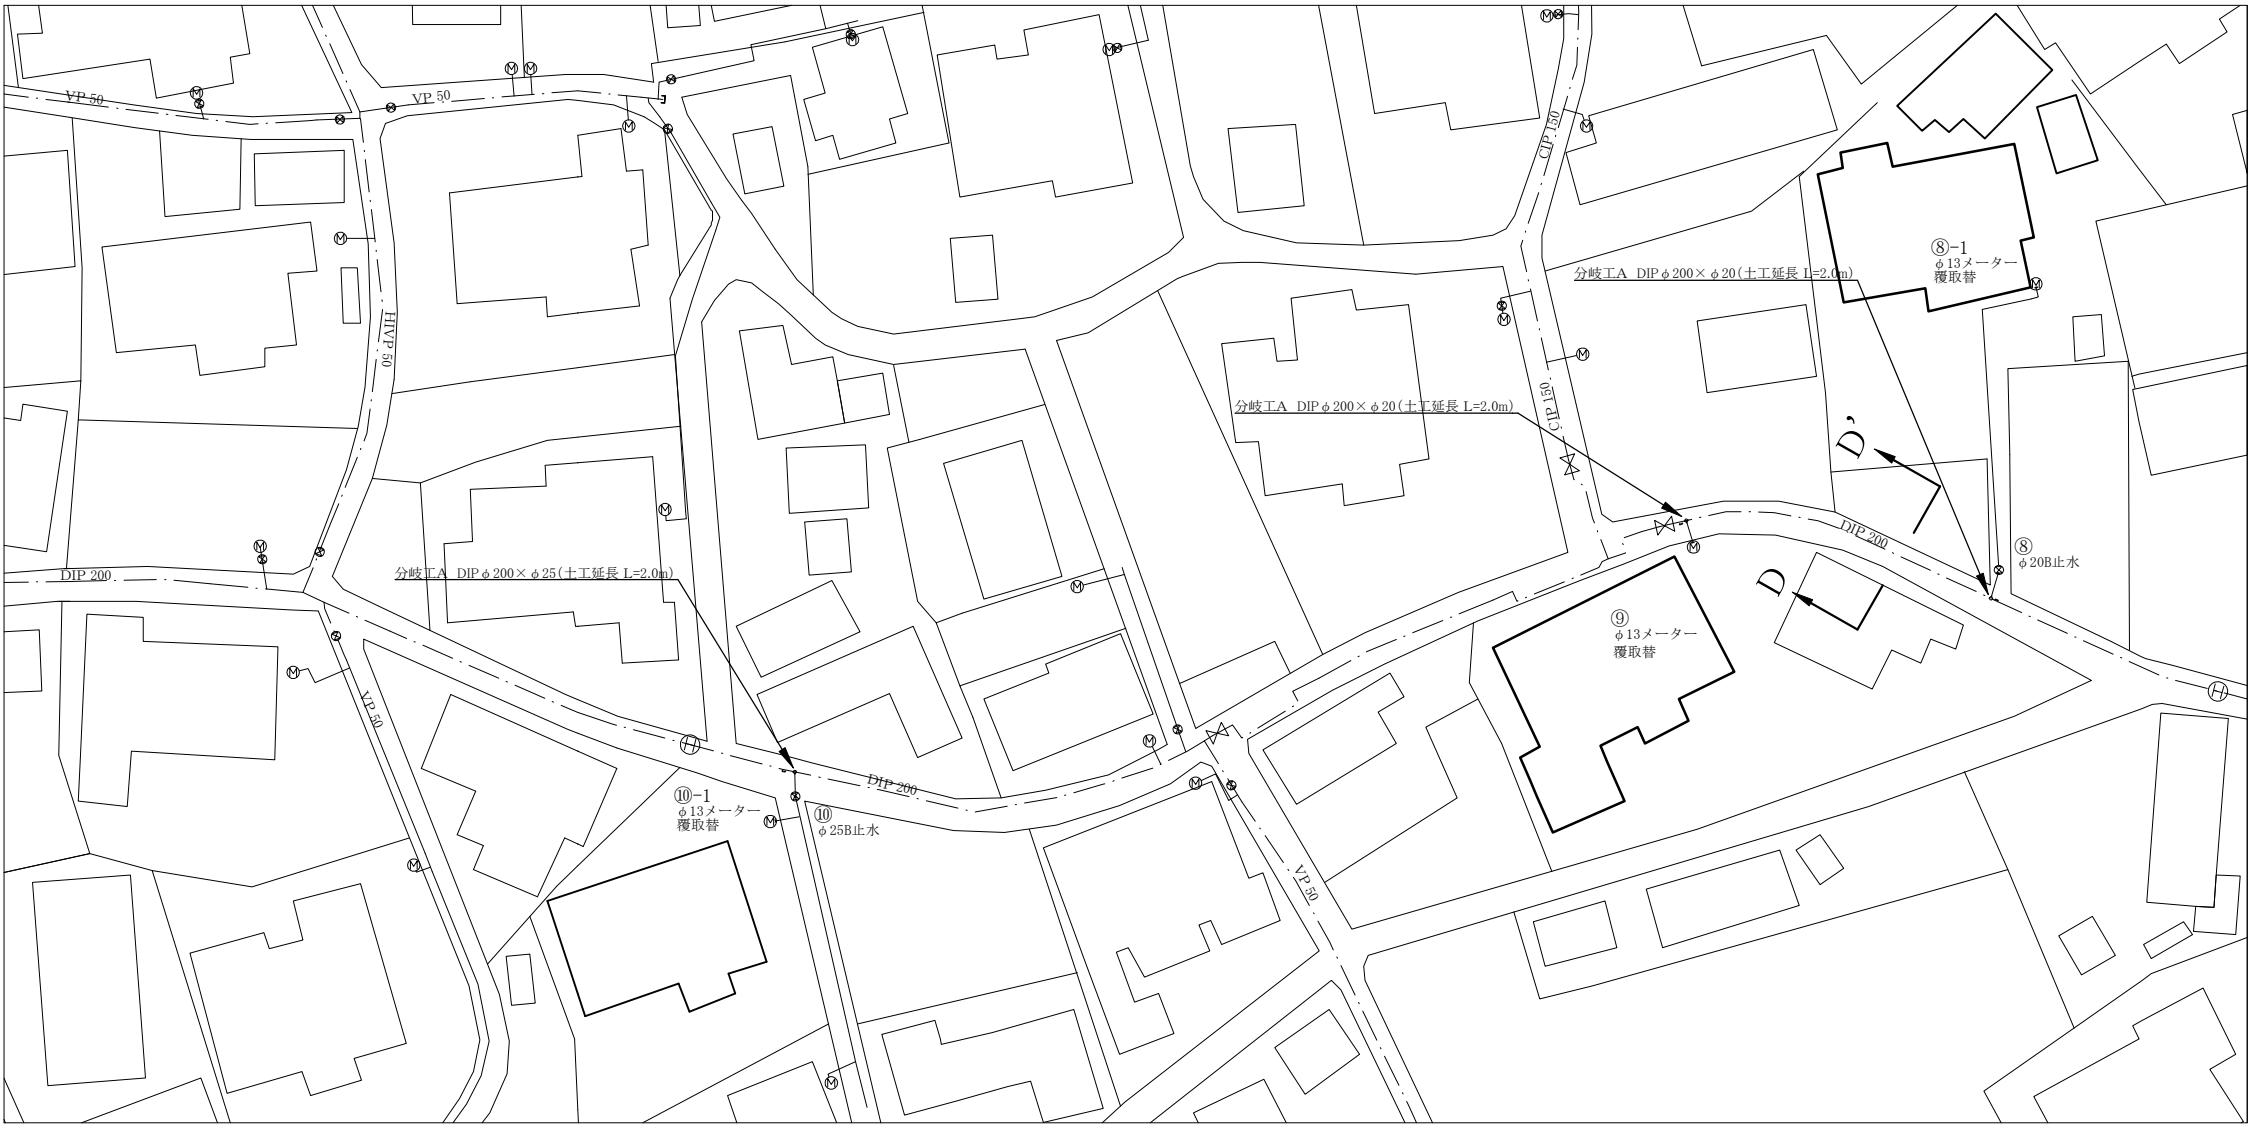 


給配水管接続工


番号	給水区分	備考
⑧	φ20B止水	
⑧-1	φ13メーター	覆取替
⑨	φ13メーター	覆取替
⑩	φ25B止水	
⑩-1	φ13メーター	覆取替

工事番号		中給更8第4号					
工事名		給水管更新工事					
場所		新潟市西区五十嵐1の町 地内					
図面名		平面図②					
縮尺		図示		図面番号		3/4 枚中	
年月日		令和8年10月					
課 所長	補 佐		補 佐	係 長			設 計



横断面図 S=1/50

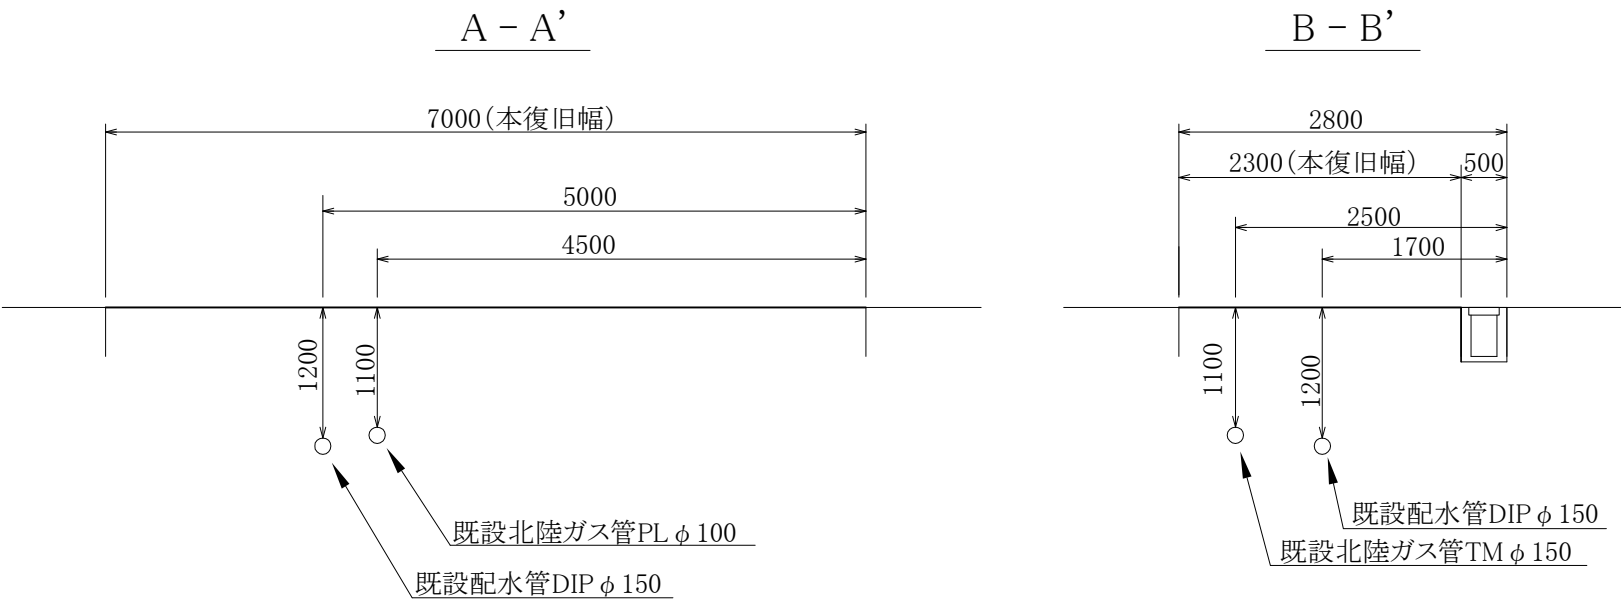

掘削断面図 S=1/50

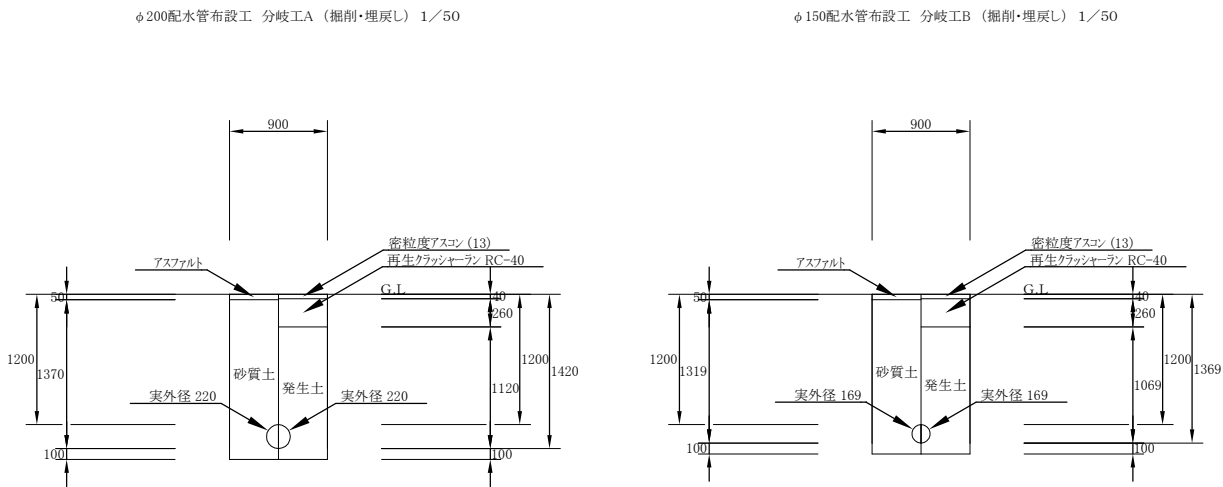

路面復旧図 S=1/10

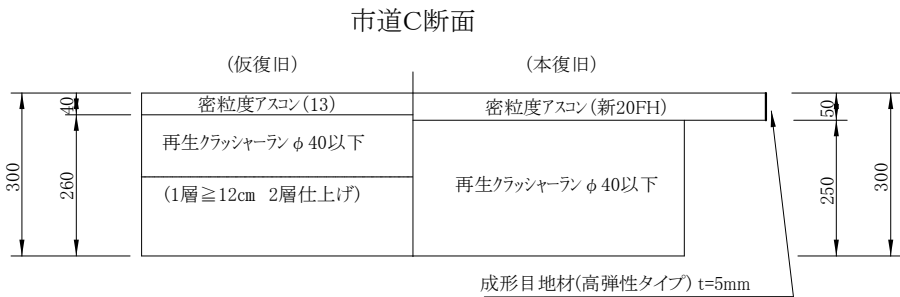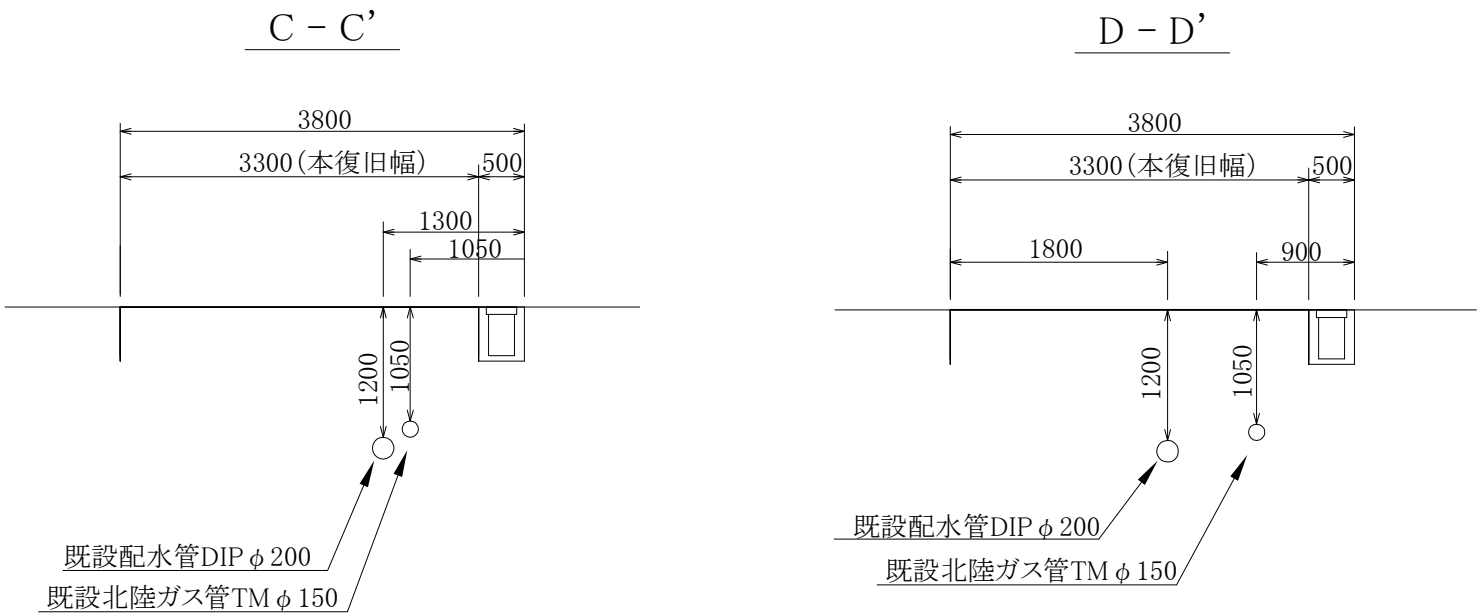

工 事 番 号		中給更8第4号			
工 事 名		給水管更新工事			
場 所		新潟市西区五十嵐1の町 地内			
図 面 名		横断面図 掘削断面図 路面復旧図			
縮 尺		図示		図面番号 4/4 枚中	
年 月 日		令和8年10月			
課 所 長	補 佐	補 佐	係 長	設 計	
新 潟 市 水 道 局					