
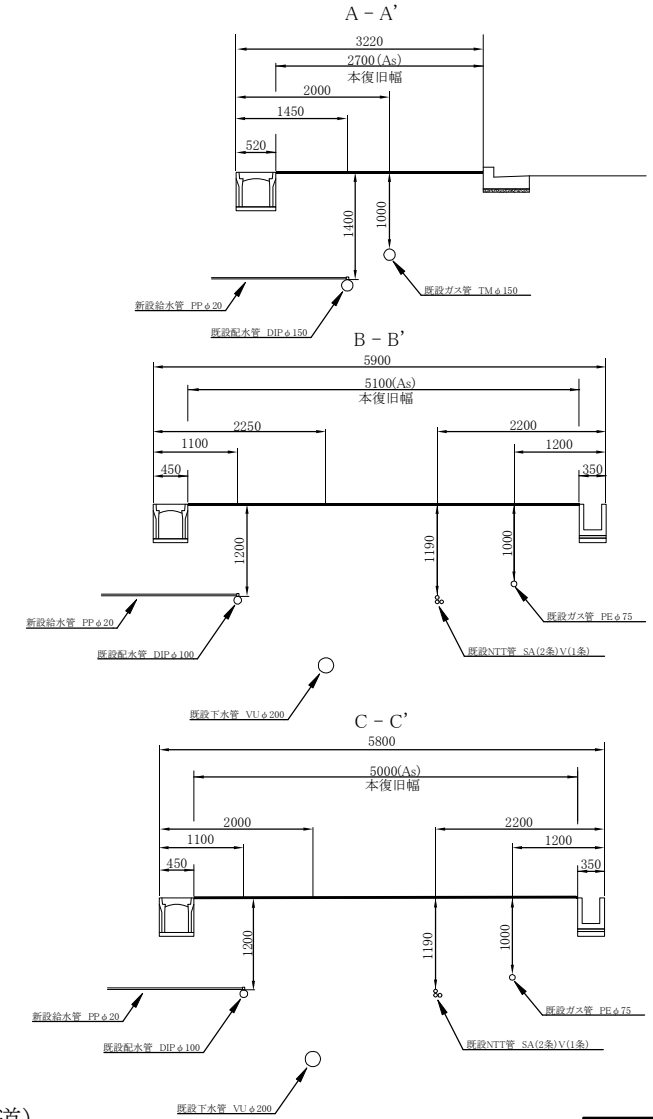




附近見取図 S=1/2500

工事箇所

横断面図 S=1/50

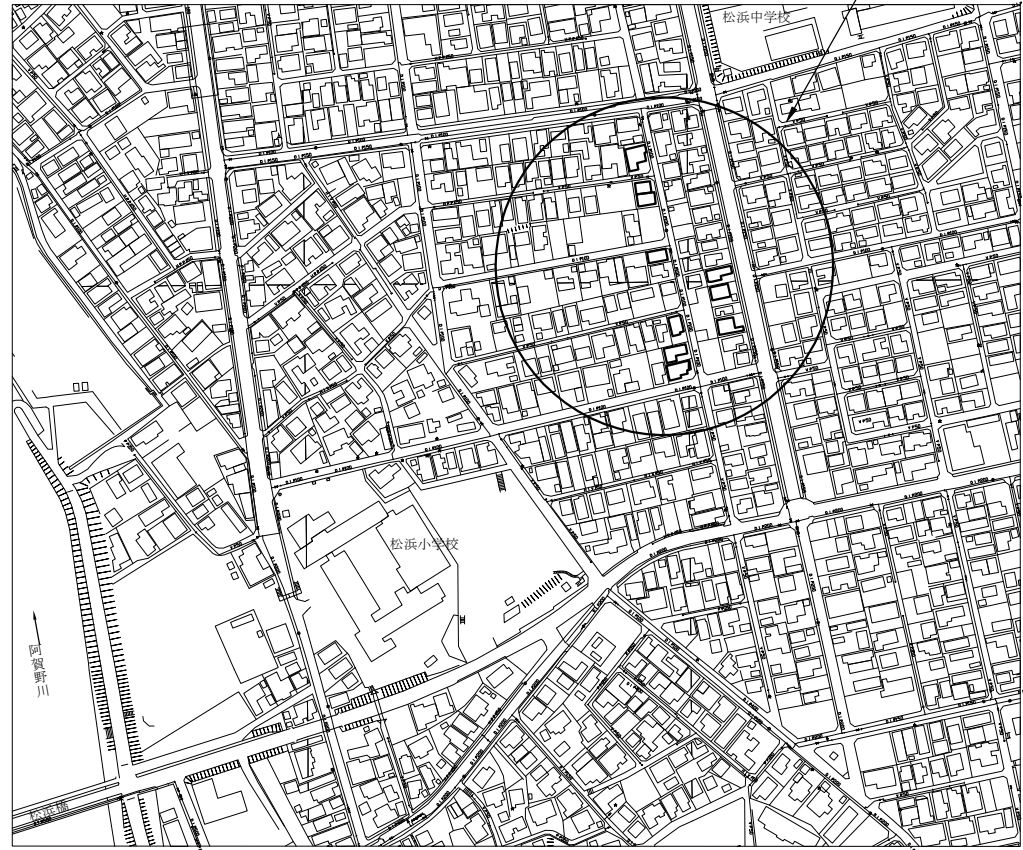



路面復旧図 S=1/10

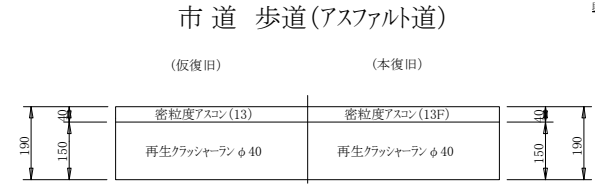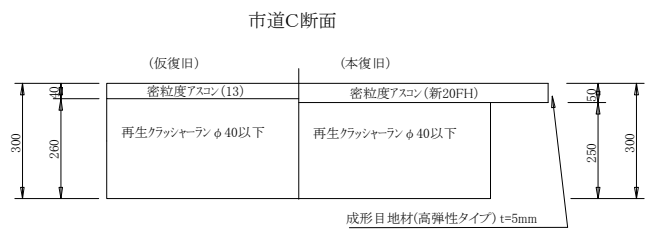

工事番号	北給更8第1号		
工事名	給水管更新工事		
場所	新潟市北区松浜3丁目 地内		
図面名	附近見取図・横断面図・路面復旧図		
縮尺	図示	図面番号	1/2枚中
年月日	令和8年8月		
課長	補佐	補佐	係長 設計
新潟市水道局			

平面図 S=1/500

掘削断面図 S=1/50

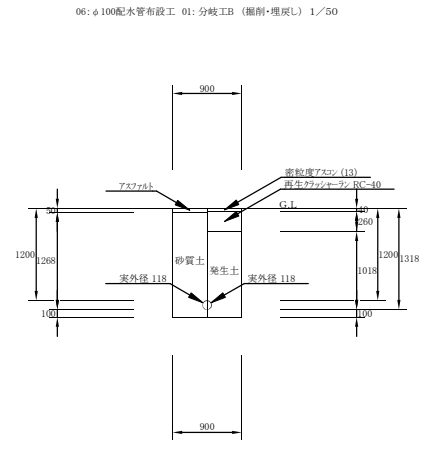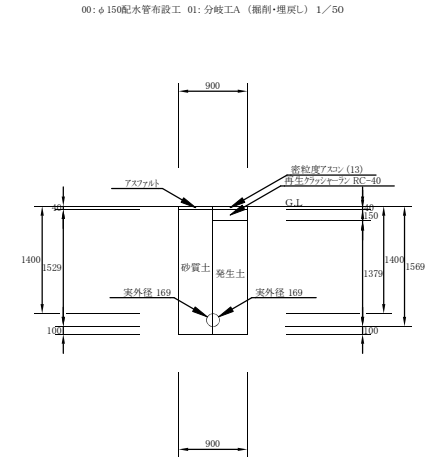

分岐工A		
①	φ 13メーター	—
②	φ 13メーター	—
③	φ 13メーター	覆取替

分岐工B		
④	φ 13メーター	覆取替
⑤	φ 13メーター	覆取替
⑥	φ 13メーター	覆取替
⑦	φ 13メーター	—
⑧	φ 13メーター	覆取替
⑨	φ 13メーター	覆取替
⑩	φ 13メーター	覆取替

工種	ルート名称	管種	道路種別	施工条件	土被り	昼夜	管路延長合計	再掘削延長
φ 150配水管布設工	分岐工A	DIP	市道歩道	機械・矢板 (2.0m) ・発生土・既設管φ150 h=1.4m	1.4m	昼	L=6.0m (土工延長)	—
φ 100配水管布設工	分岐工B	DIP	市道C断面	機械・矢板 (2.0m) ・発生土・既設管φ100 h=1.2m	1.2m	昼	L=14.0m (土工延長)	—

工事番号	北給更8第1号		
工事名	給水管更新工事		
場所	新潟市北区松浜3丁目 地内		
図面名	平面図・掘削断面図		
縮尺	図示	図面番号	2/2枚中
年月日	令和8年8月		
課所長	補佐	補佐	係長 設計
新潟市水道局			